



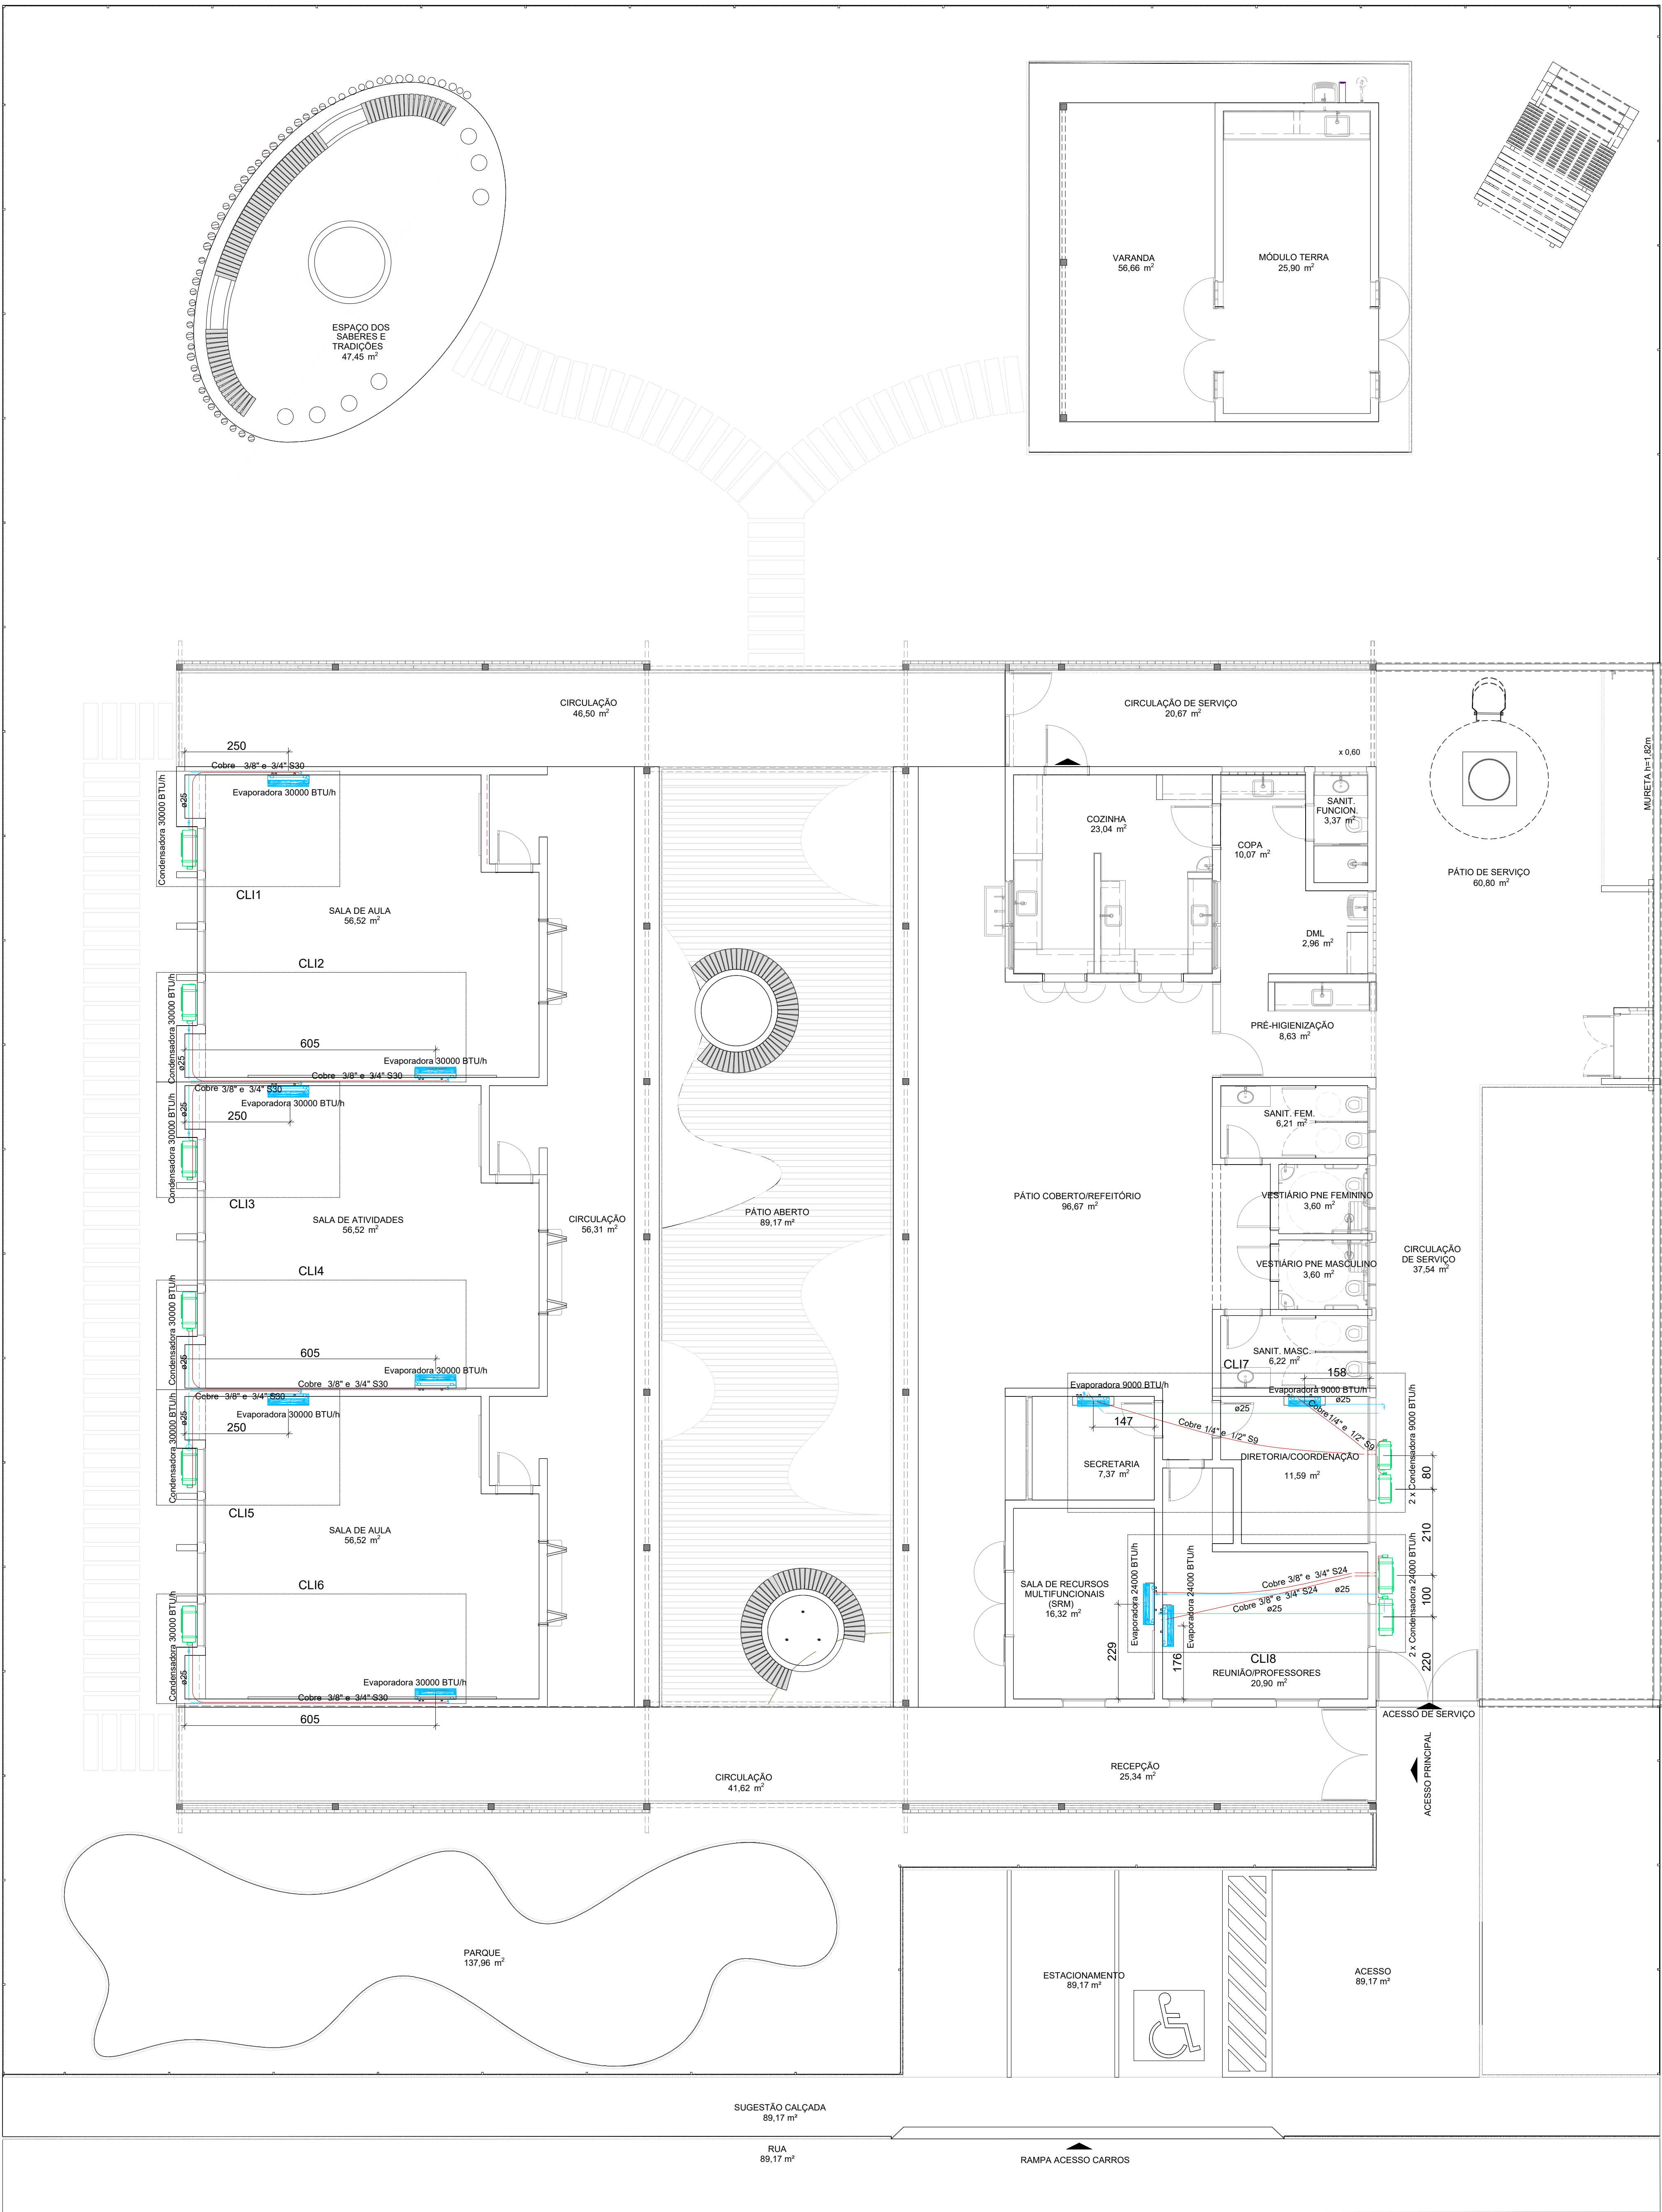


1 PLANTA BAIXA CLIMATIZAÇÃO - TÉRREO
ESCALA 1/75

2 DETALHE CLI1
ESCALA 1/25

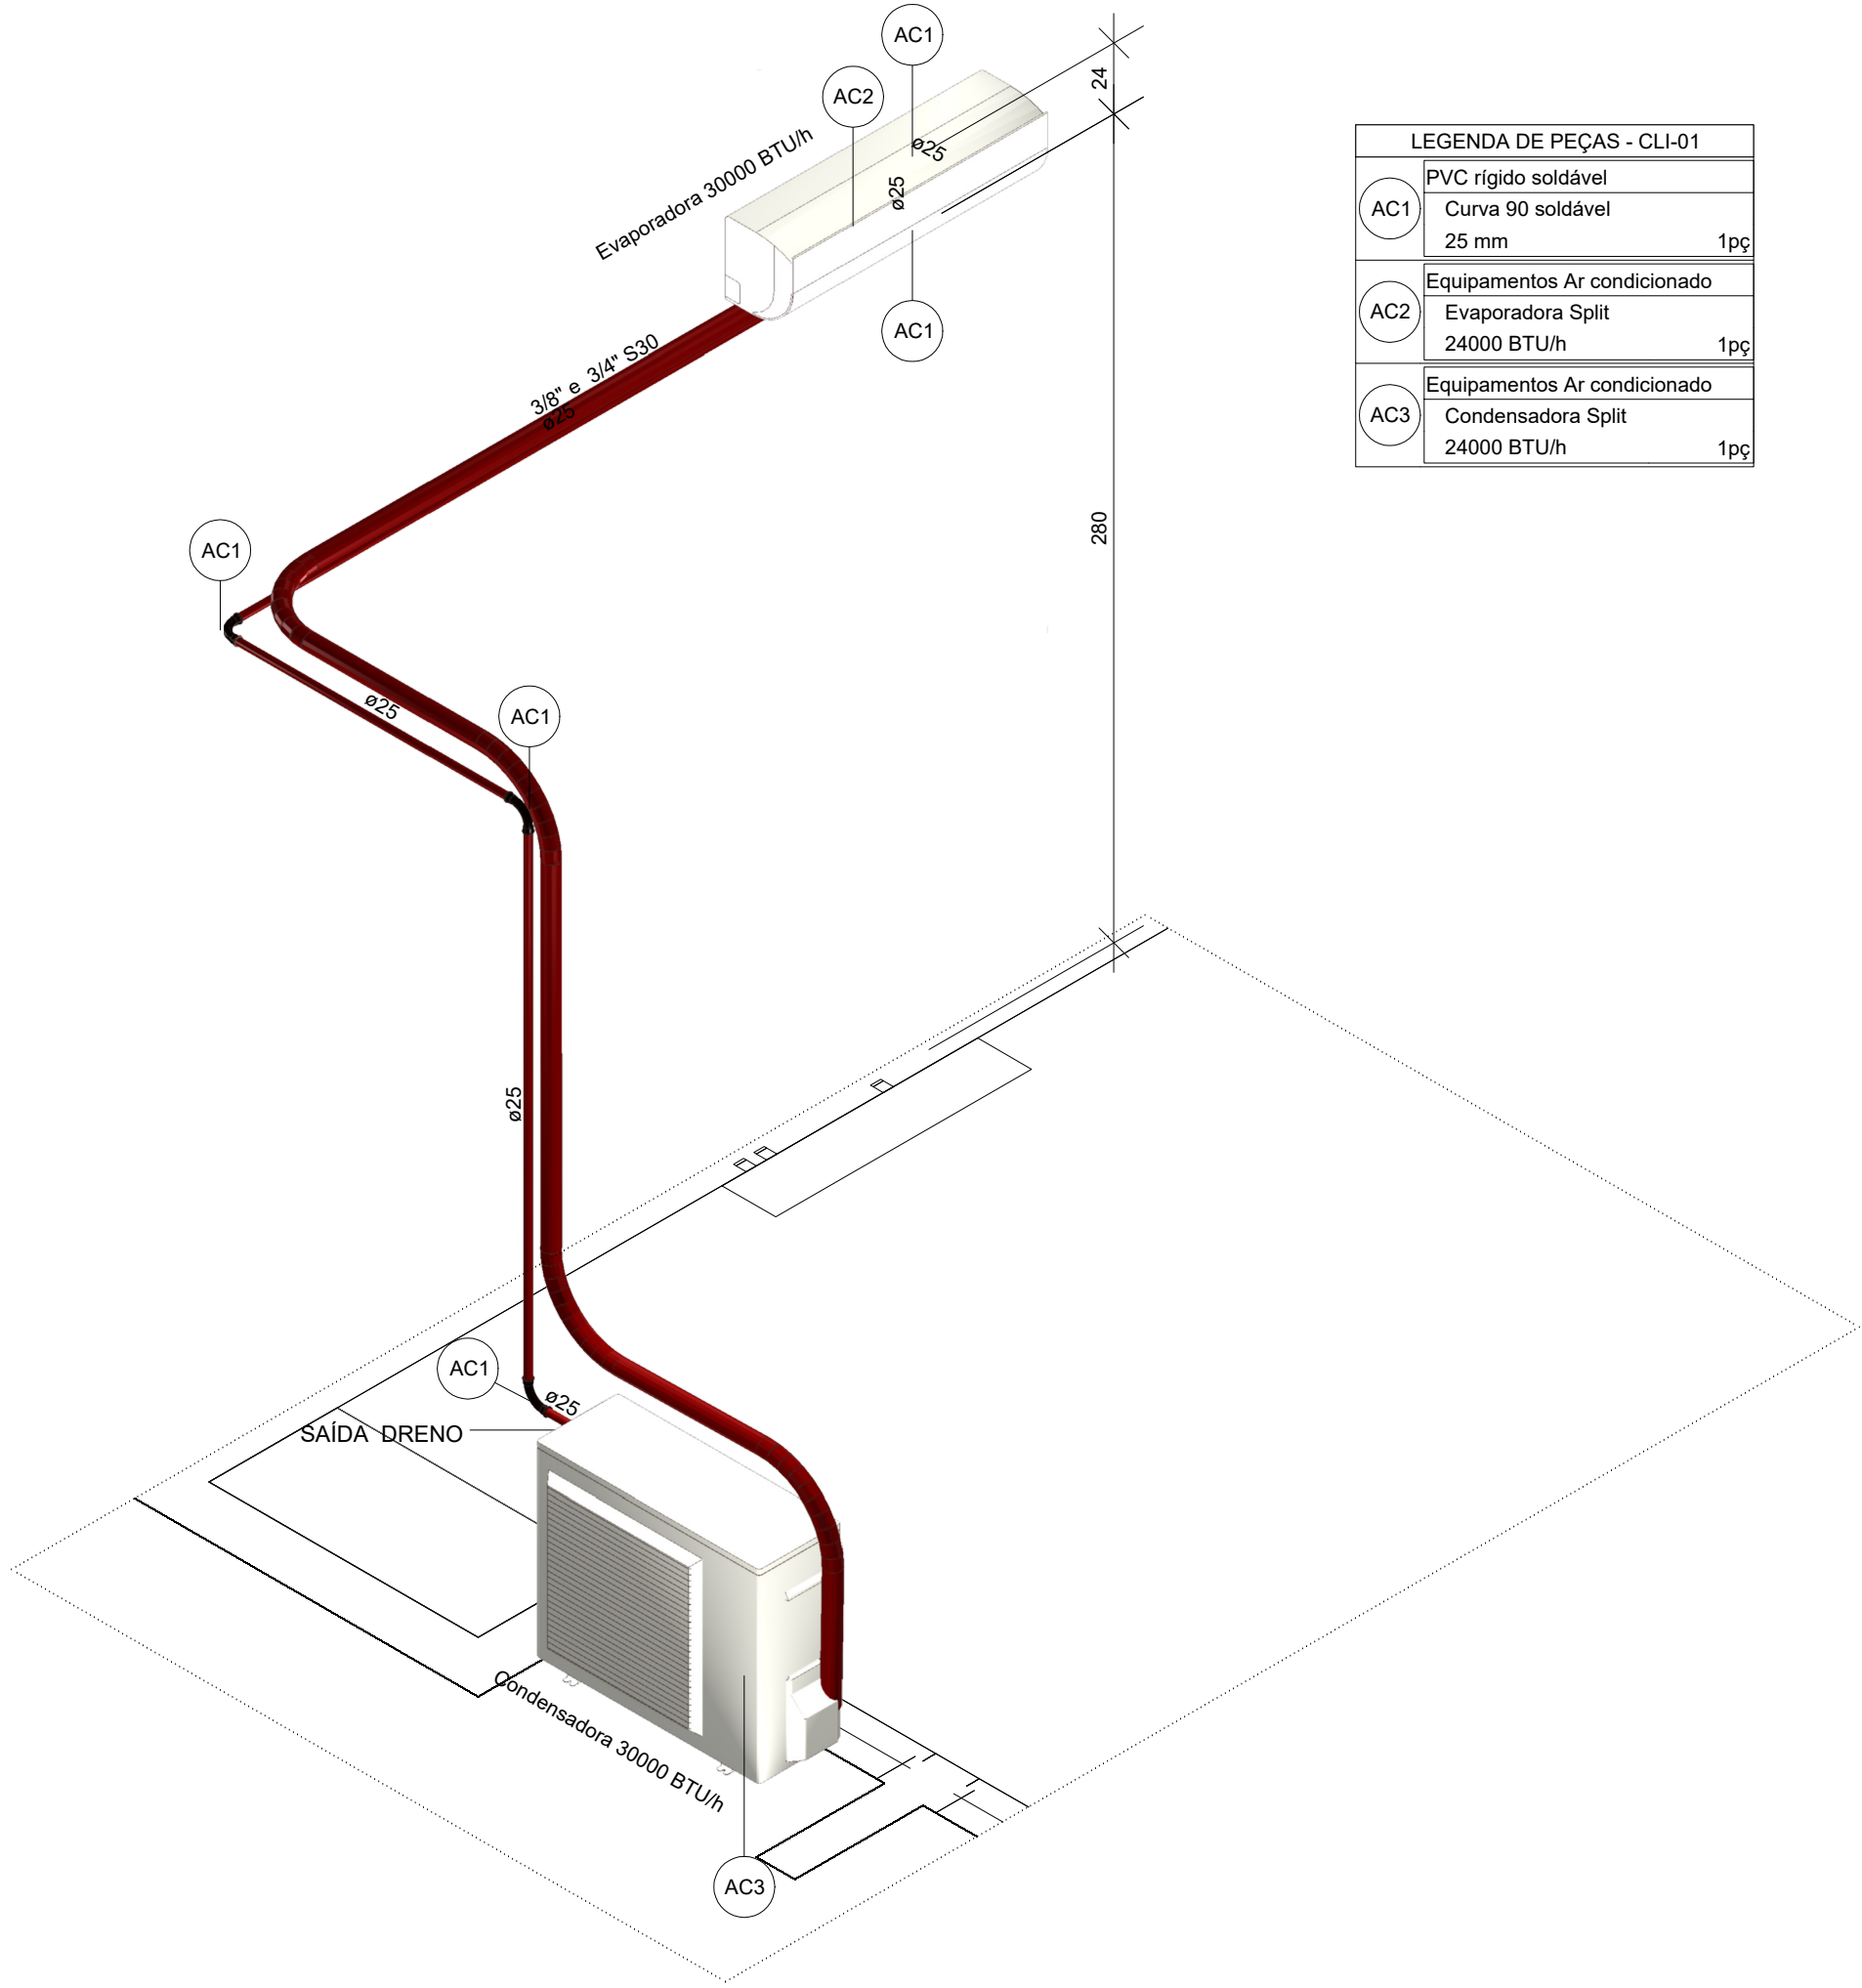

LEGENDA DE PEÇAS - CLI-01	
AC1	PVC rígido soldável
AC1	Curva 90 soldável
AC1	25 mm
AC2	Equipamentos Ar condicionado
AC2	Evaporadora Split
AC2	24000 BTU/h
AC3	Equipamentos Ar condicionado
AC3	Condensadora Split
AC3	24000 BTU/h

3 DETALHE CLI2
ESCALA 1/25

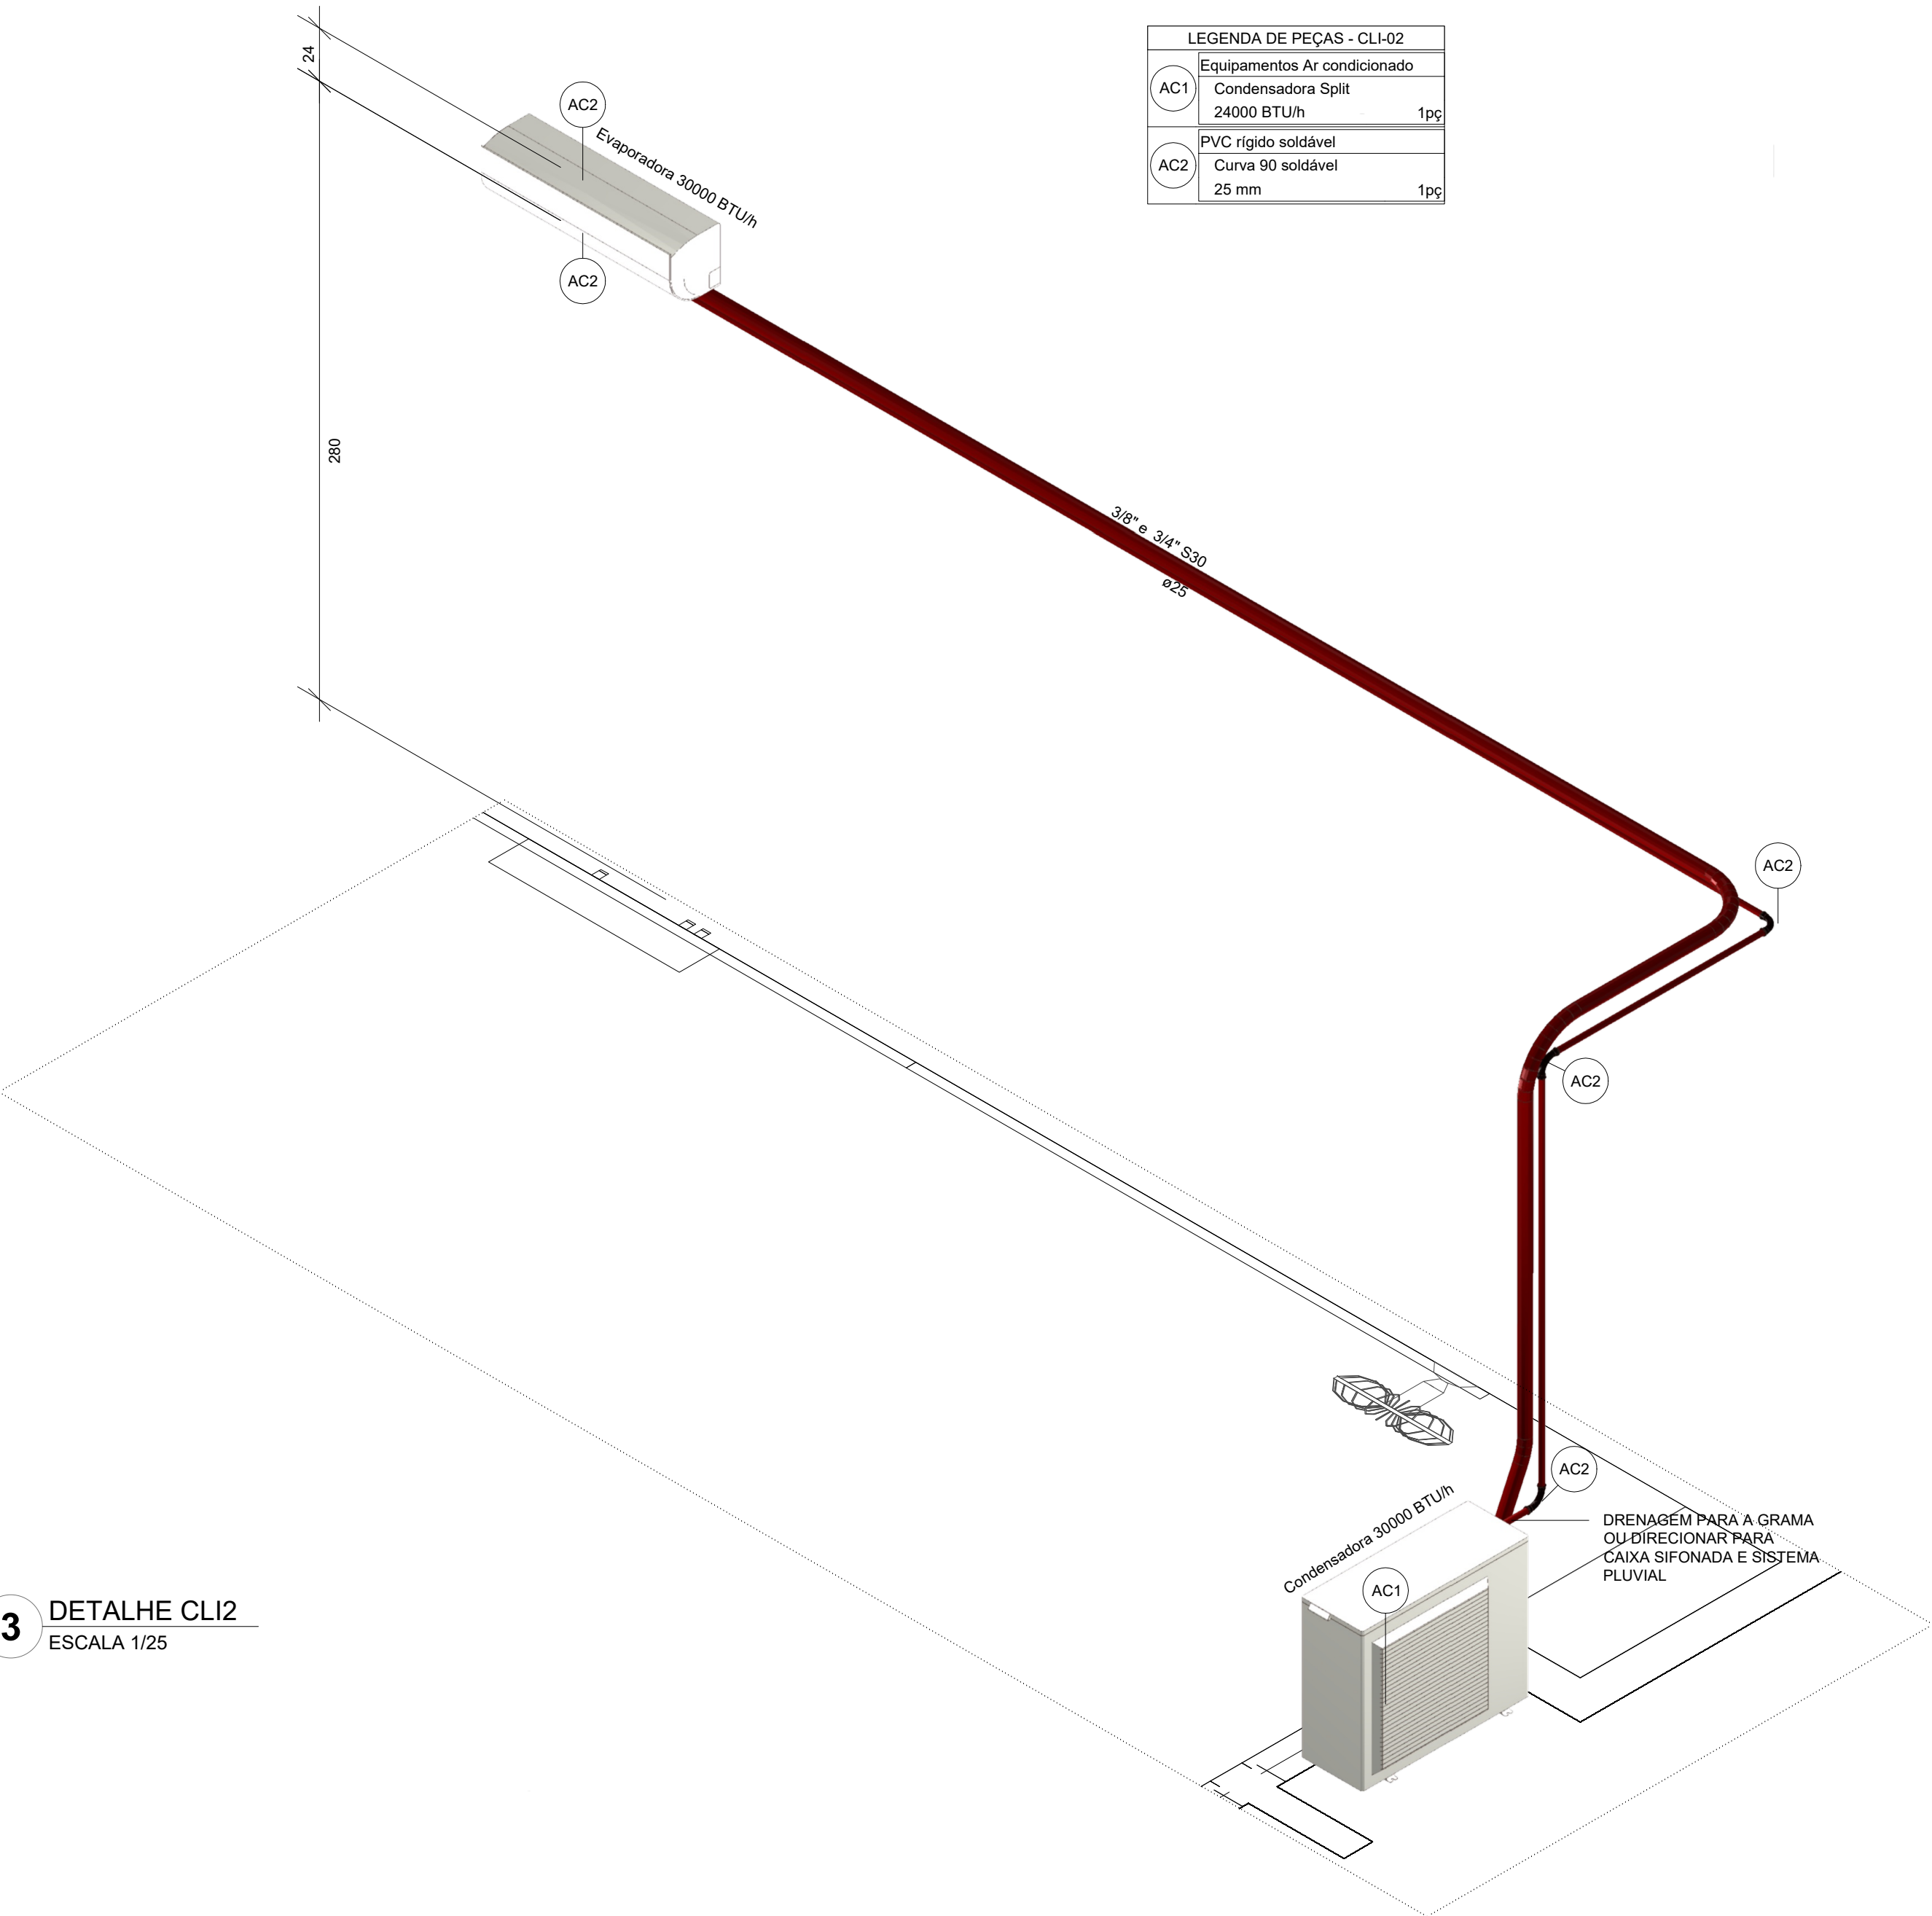

LEGENDA DE PEÇAS - CLI-02	
AC1	Equipamentos Ar condicionado
AC1	Condensadora Split
AC1	24000 BTU/h
AC2	PVC rígido soldável
AC2	Curva 90 soldável
AC2	25 mm

LEGENDA DE CONDUTOS	
Climatização	
	TUBULAÇÃO PVC MARROM - DRENO
	TUBO DE COBRE FLEXÍVEL

NOTAS:
- EXECUTAR ESTE PROJETO JUNTAMENTE COM O PROJETO ESTRUTURAL E ELÉTRICO.
- ANTES DA CONCRETAGEM PREVER PASSAGEM PARA AS TUBULAÇÕES DENTRO DOS LIMITES ESTABELECIDOS PELA NBR 6118:2014.
- SEGUIR ORIENTAÇÕES ESPECÍFICAS DO FABRICANTE
- ALTERAÇÕES NESTE PROJETO SOMENTE COM AUTORIZAÇÃO EXPRESSA DO FINE.



PROJETO PADRÃO - FNDE

PROPRIETÁRIO: _____
ENDEREÇO: _____
MUNICÍPIO - UF: _____

RESP. TÉCNICO: _____ CAU / CREA _____

AUTOR DO PROJETO: _____ CAU / CREA _____

APROVAÇÕES: _____ CAU / CREA _____

PREFEITURA / RA _____

OBSERVAÇÕES: _____

ESCOLA 2 SALAS MODELO QUILOMBOLA
PROJETO DE CLIMATIZAÇÃO

COORDENAÇÃO		PLANTA BAIXA E DETALHES		MCL
CGEST - Coordenação Geral de Infraestrutura Educatonal				
FORMATO	A0 (1189x841)	REVISÃO R:00	ESCALA INDICADA	PRANCHIA 02/02
		DATA EMISSÃO 02/02/2025		